




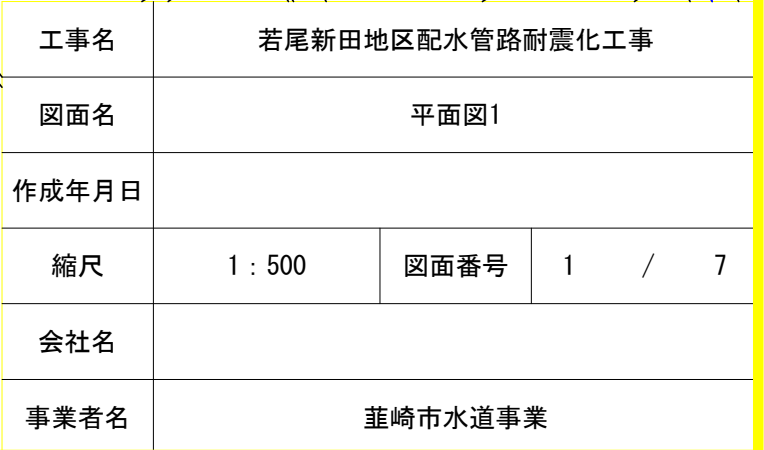

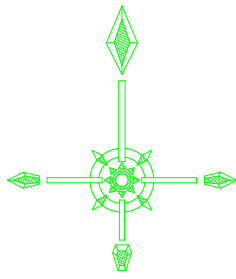

仮設平面図1
S=1:500

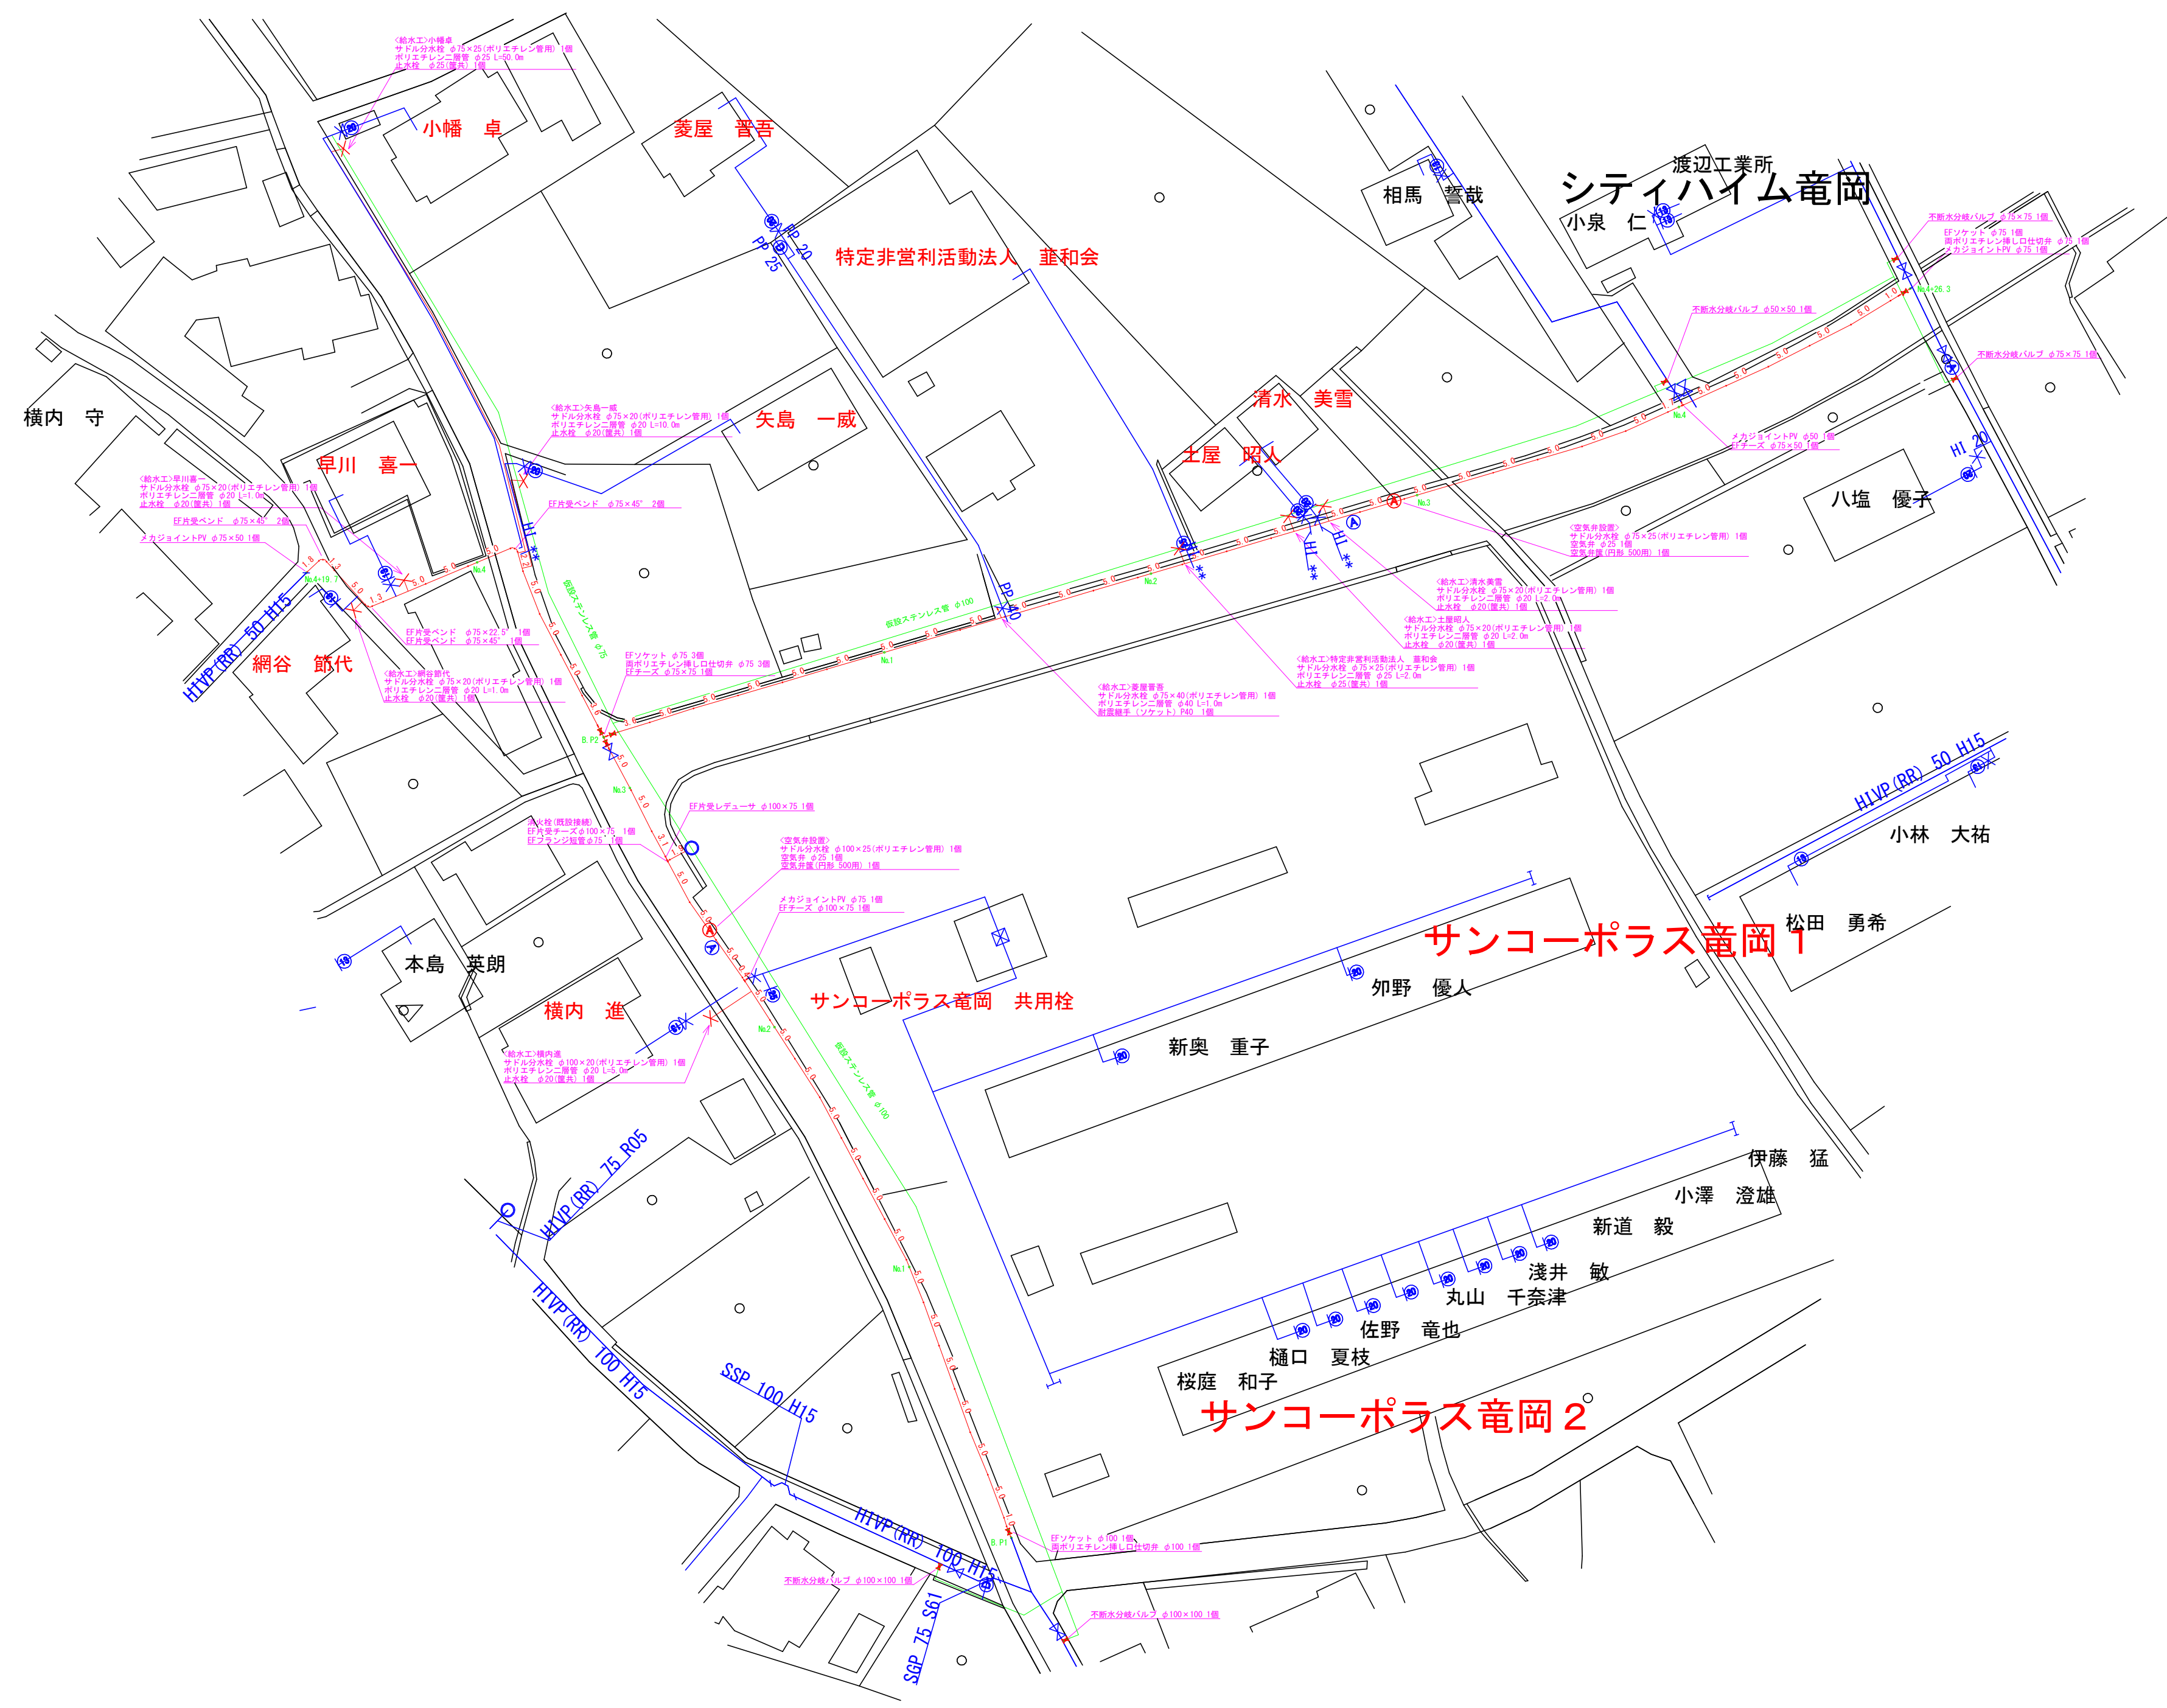



工事名	若尾新田地区配水管路耐震化工事			
図面名	仮設平面図1			
作成年月日				
縮尺	1 : 500	図面番号	2	/ 7
会社名				
事業者名	埴崎市水道事業			

100A



資 材 名 称	記 号	資 材 名 称	記 号
直 管		レジャーサー	
フ レ キ 管		取り出し短管	
エ ル ボ		仮設消火栓	
チ ー ズ			
バ ル ブ		仮設空気弁	
受け × 受け			
受け× グルーピング、リング		撤去用直管	
挿し× グルーピング、リング			

工事名	若尾新田地区配水管路耐震化工事			
図面名	仮設配管図1			
作成年月日				
縮尺	Free	図面番号	3	/ 7
会社名				
事業者名	韭崎市水道事業			

平面図2
S=1:500

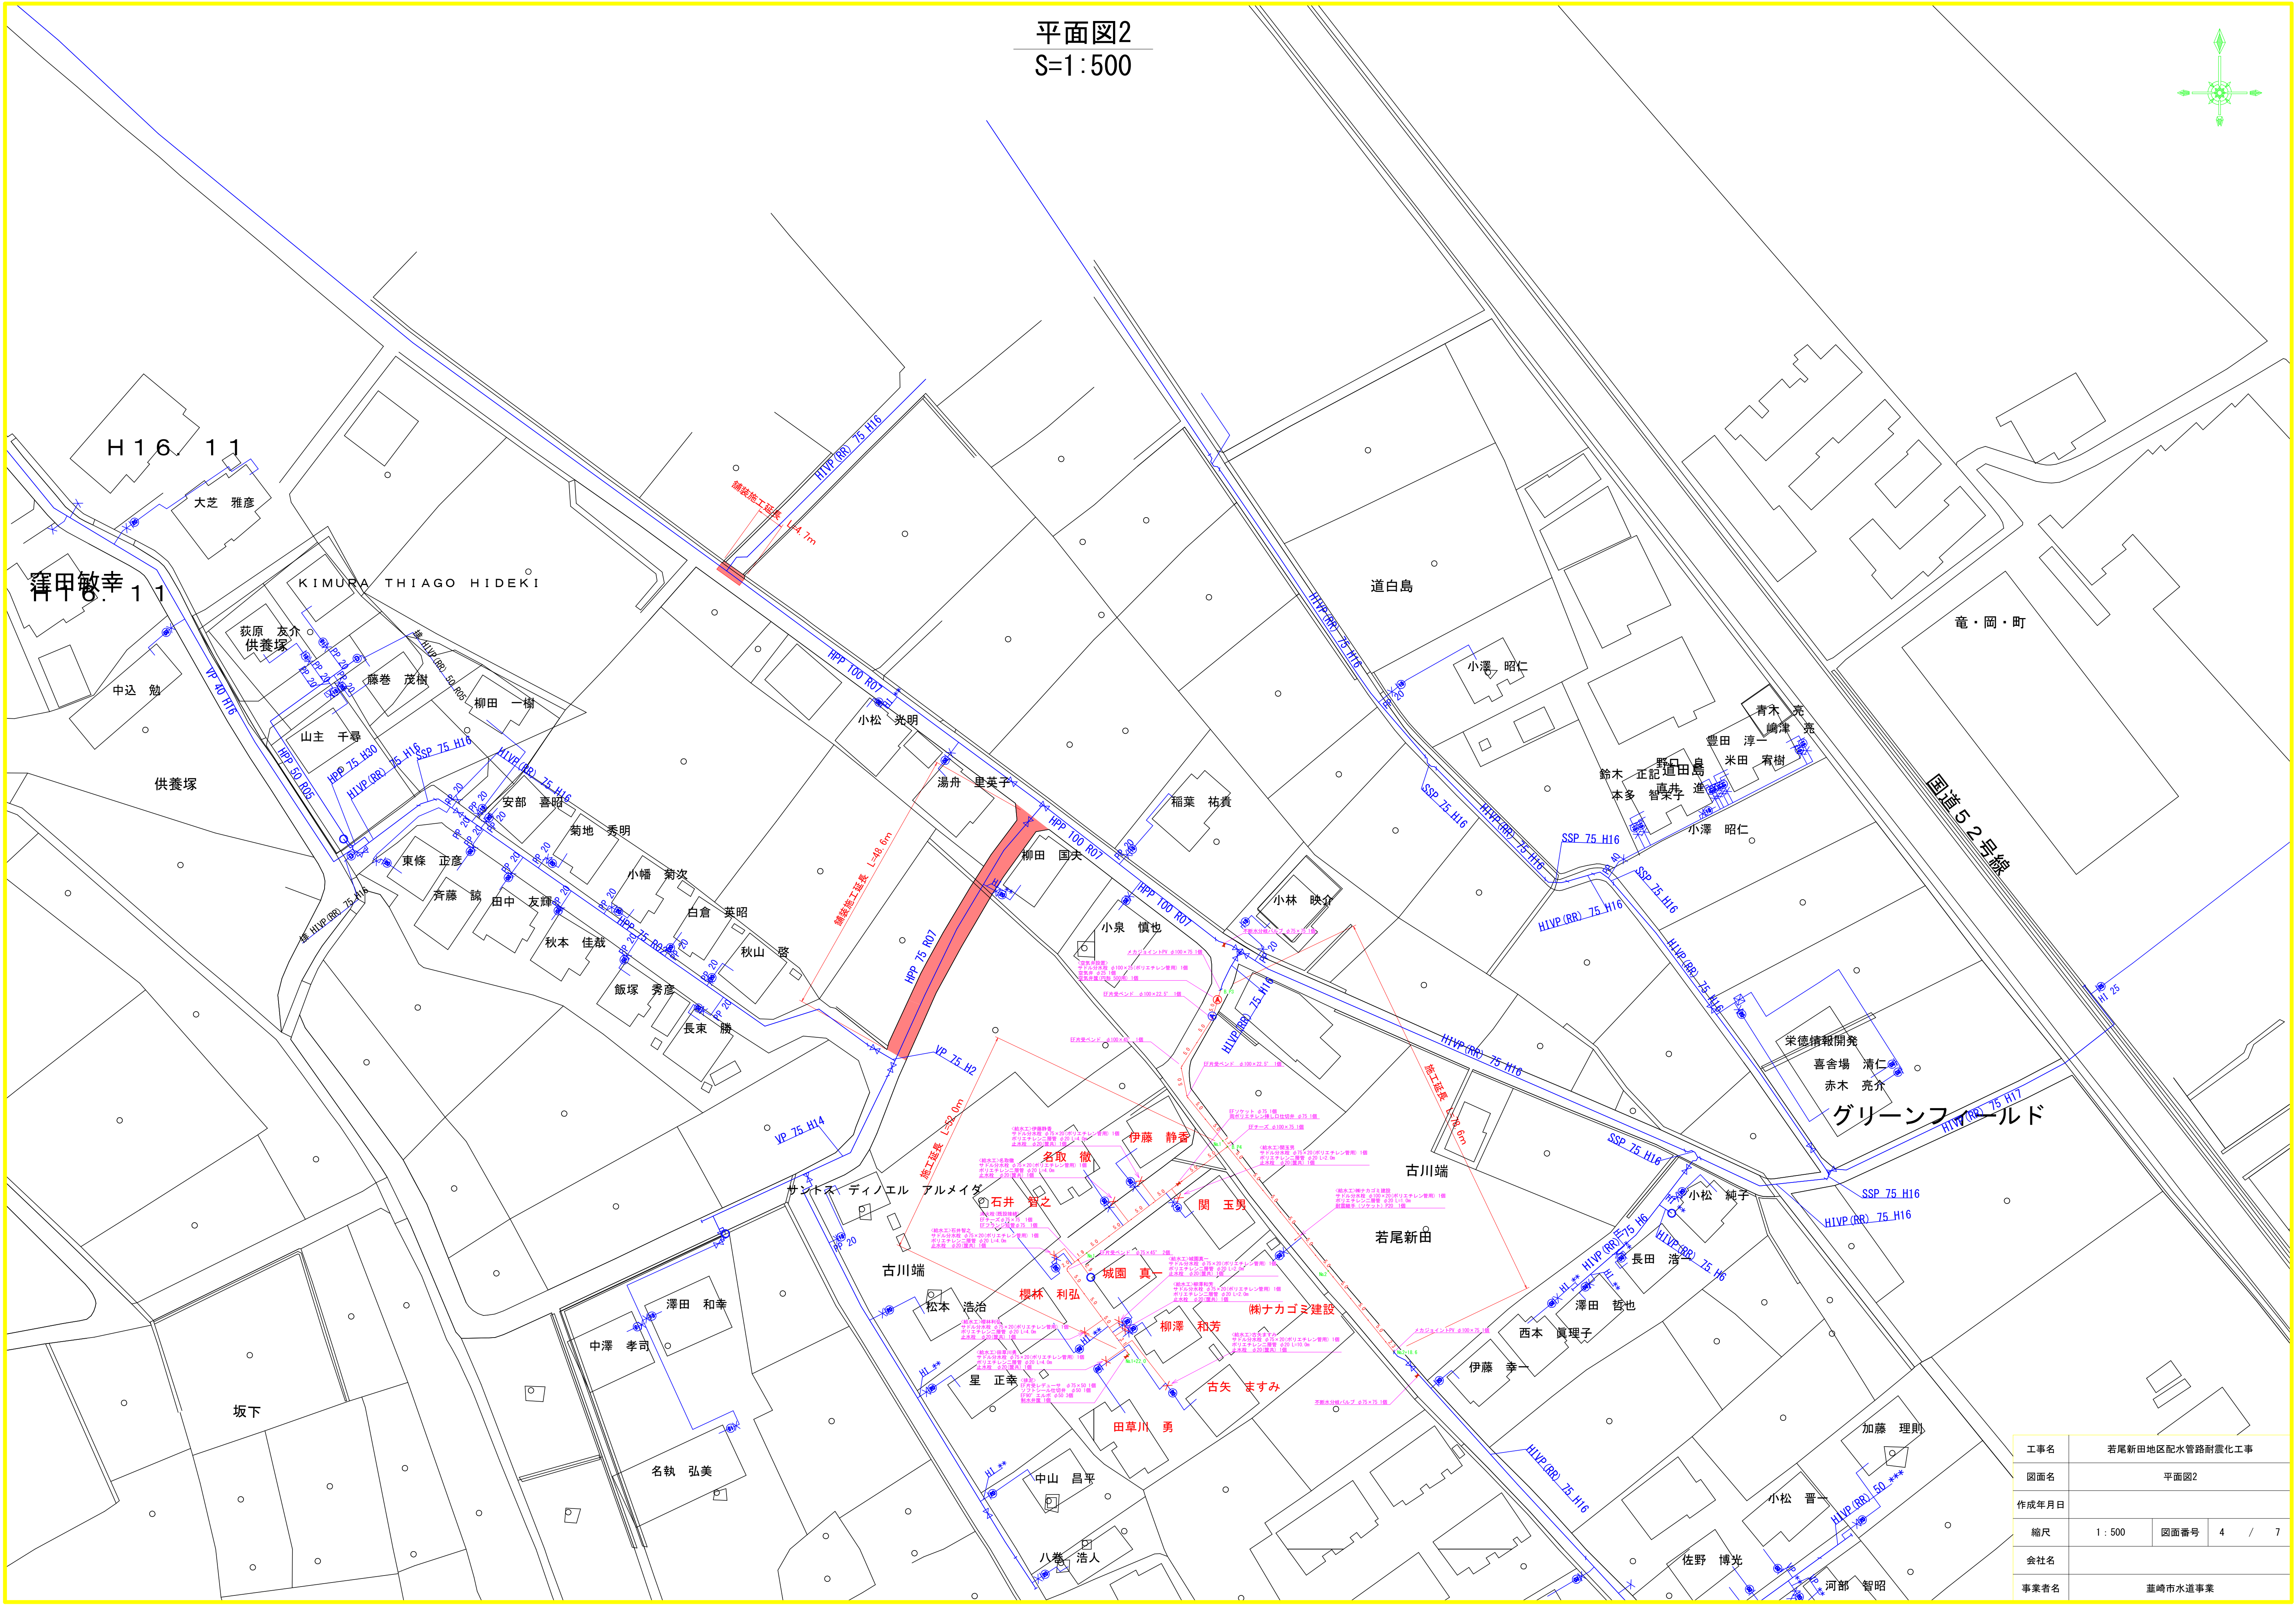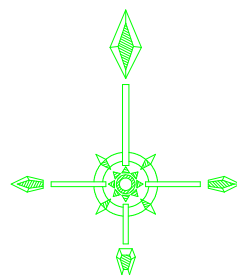




工事名	若尾新田地区配水管路耐震化工事			
図面名	平面図2			
作成年月日				
縮尺	1:500	図面番号	4	/ 7
会社名				
事業者名	荏州市水道事業			

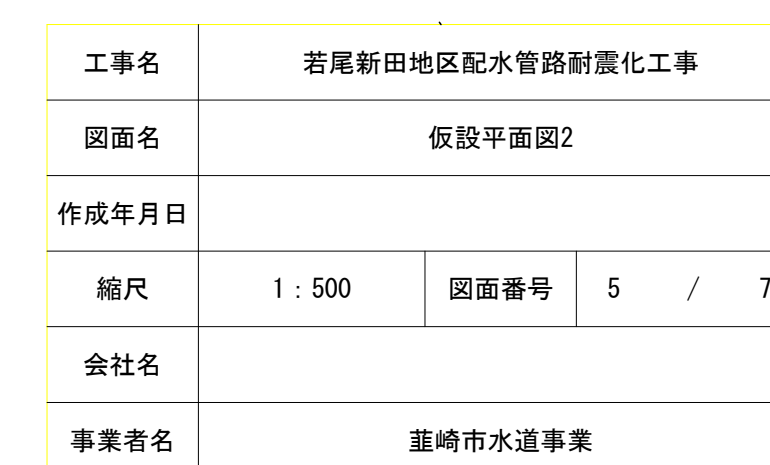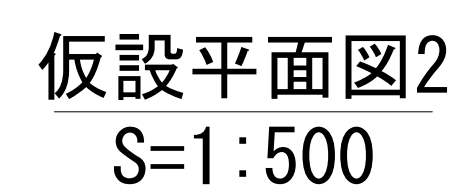

令和8年度 若尾新田地区配水管耐震化工事

資 材 名 称	記 号	資 材 名 称	記 号
直 管		レジャーサー	
フレキ管		取り出し短管	
エルボ		仮設消火栓	
チーズ			
バルブ		仮設空気弁	
受け × 受け			
受け× グルーピング、リング		撤去用直管	
挿し× グルーピング、リング			

工事名	若尾新田地区配水管路耐震化工事			
図面名	仮設配管図2			
作成年月日				
縮尺	Free	図面番号	6	/ 7
会社名				
事業者名	韭崎市水道事業			

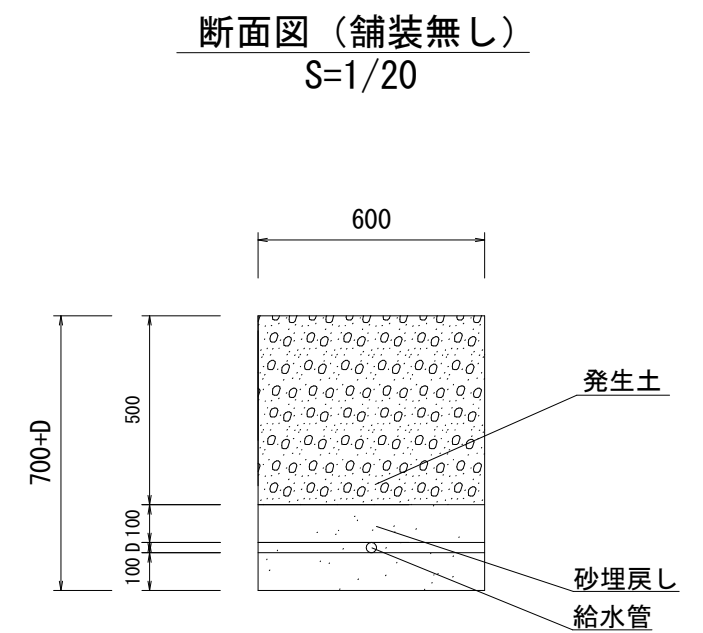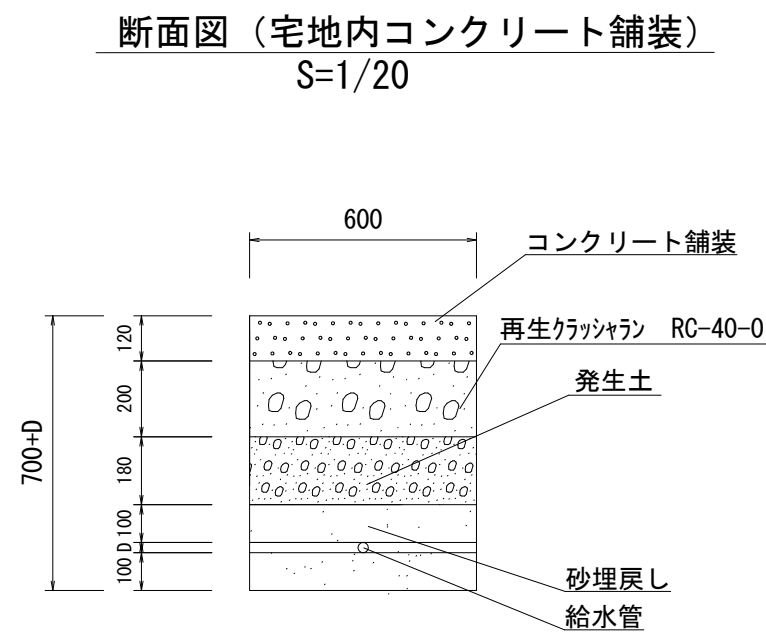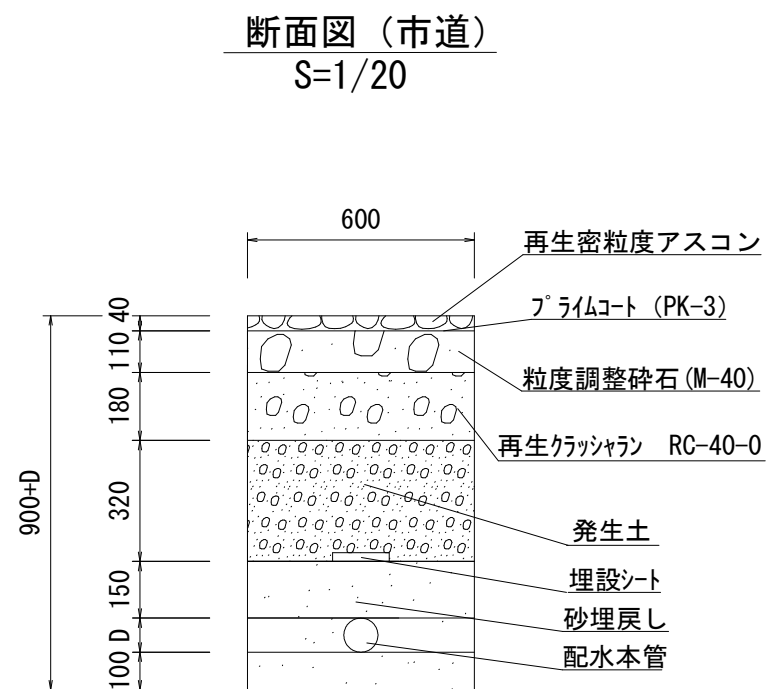

* 配水用ポリエチレン管 外径 *

φ50 . . . 63 φ75 . . . 90 φ100 . . . 125 φ150 . . . 180

* ポリエチレン二層管 外径 *

φ20 . . . 27 φ25 . . . 34 φ40 . . . 48 φ50 . . . 60

工事名	若尾新田地区配水管路耐震化工事		
図面名	標準断面図		
作成年月日			
縮尺	1 : 20	図面番号	7 / 7
会社名			
事業者名	荏崎市水道事業		